
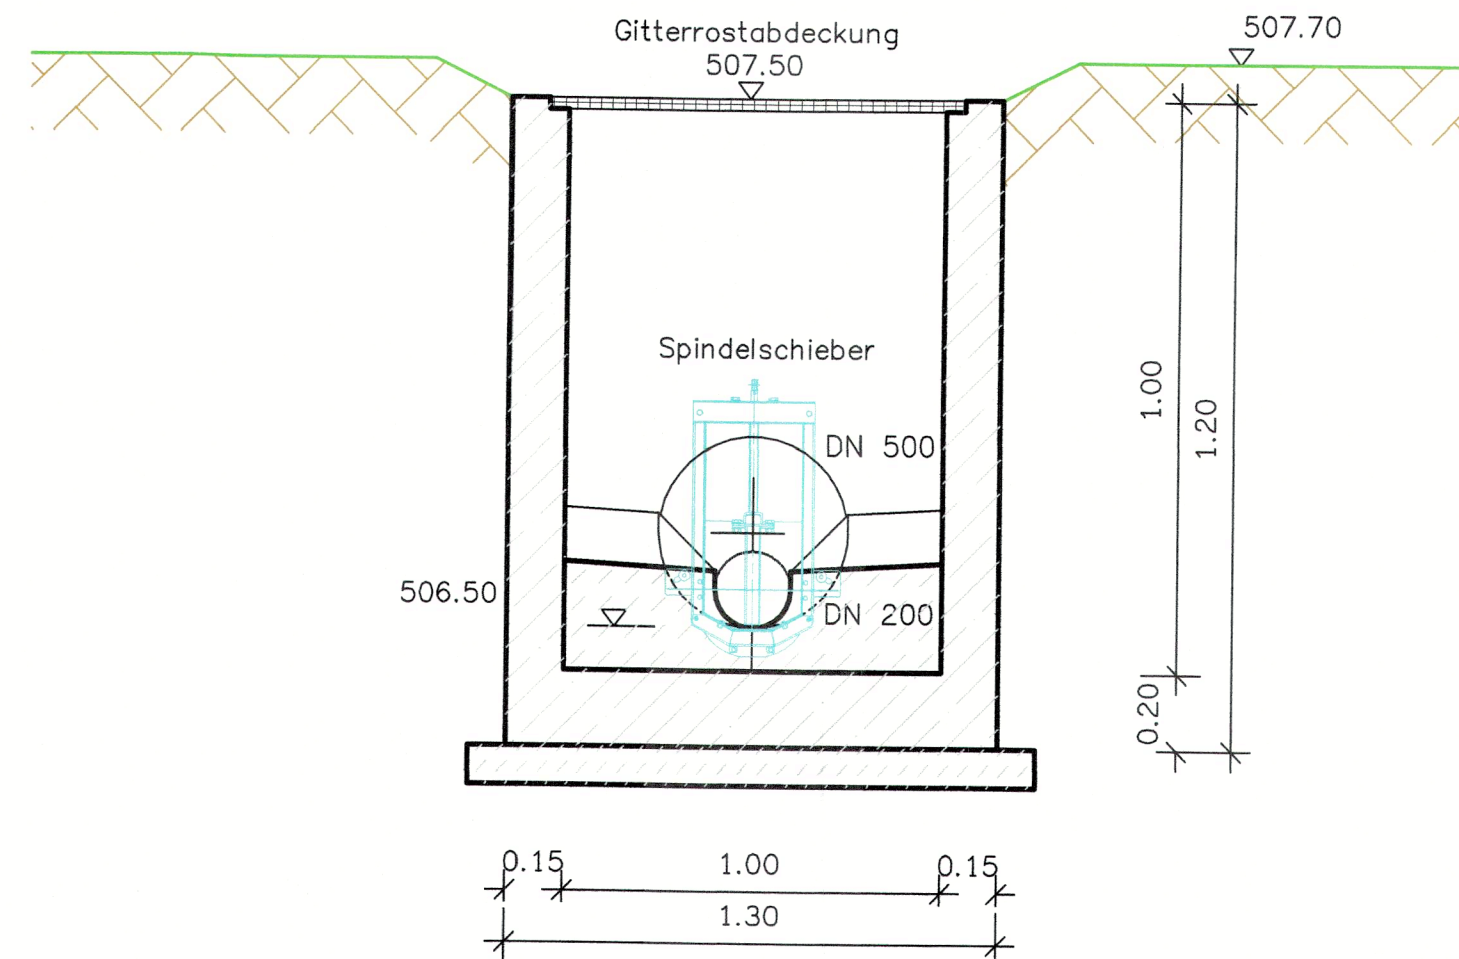


Auslaufbauwerk

Grundriss


Schnitt A – A'

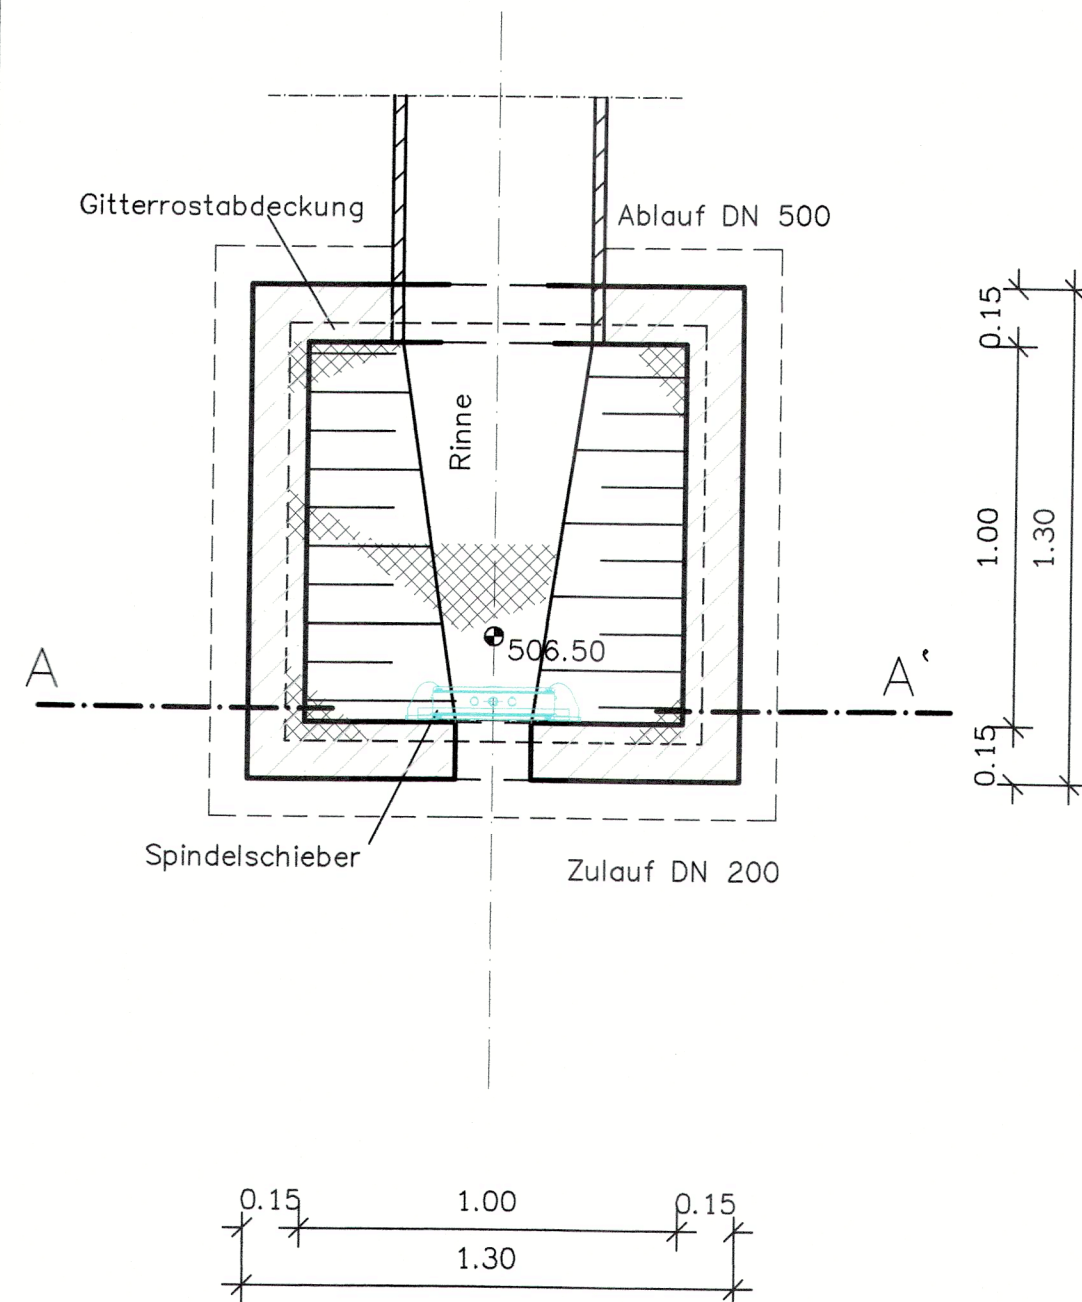



Genehmigungsplanung

Nr.	Änderungen	geänd. am	Name	gepr. am	Name
Vorhaben:			Projekt Nr.: 23105		
Stadt Monheim IG "Südlich der Wemdinger Straße II" Kanalbau			Beilage:	Ausfertigung:	
Maßstab: 1 : 20			Plan Nr.: 5		
Auslaufbauwerk			Datum	Name	
bearb.			Dez 23	FE	
gez.			14.12.23	MW	
gepr.			Dez 23	FE	
Auftraggeber:			Planverfasser:		
Stadt Monheim Marktplatz 23 86653 Monheim			 G E C K M E I E R - Tiefbauplanungen - Bauleitplanung - Vermessung		
Datum: 14.12.2023					
86720 Nördlingen • Emil-Eigner-Strasse 1 • Tel.: 09081-8055285 • Fax: 09081-8055286					

Schnitt A-A'

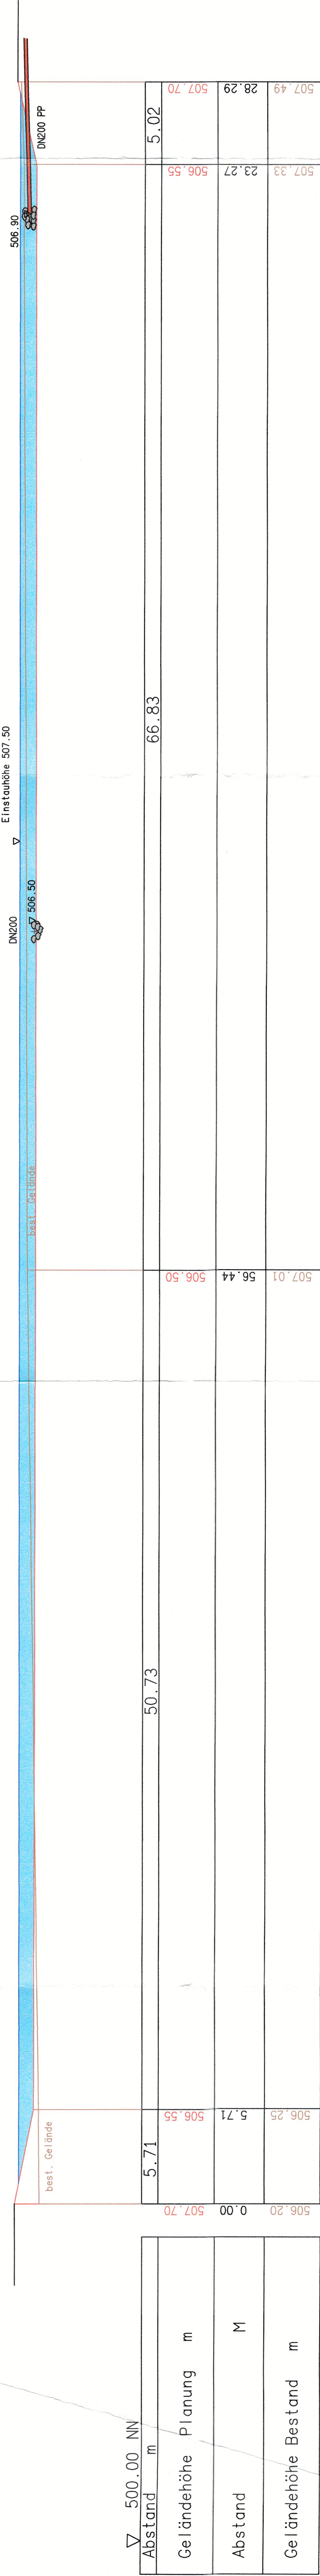


Schnitt B-B'

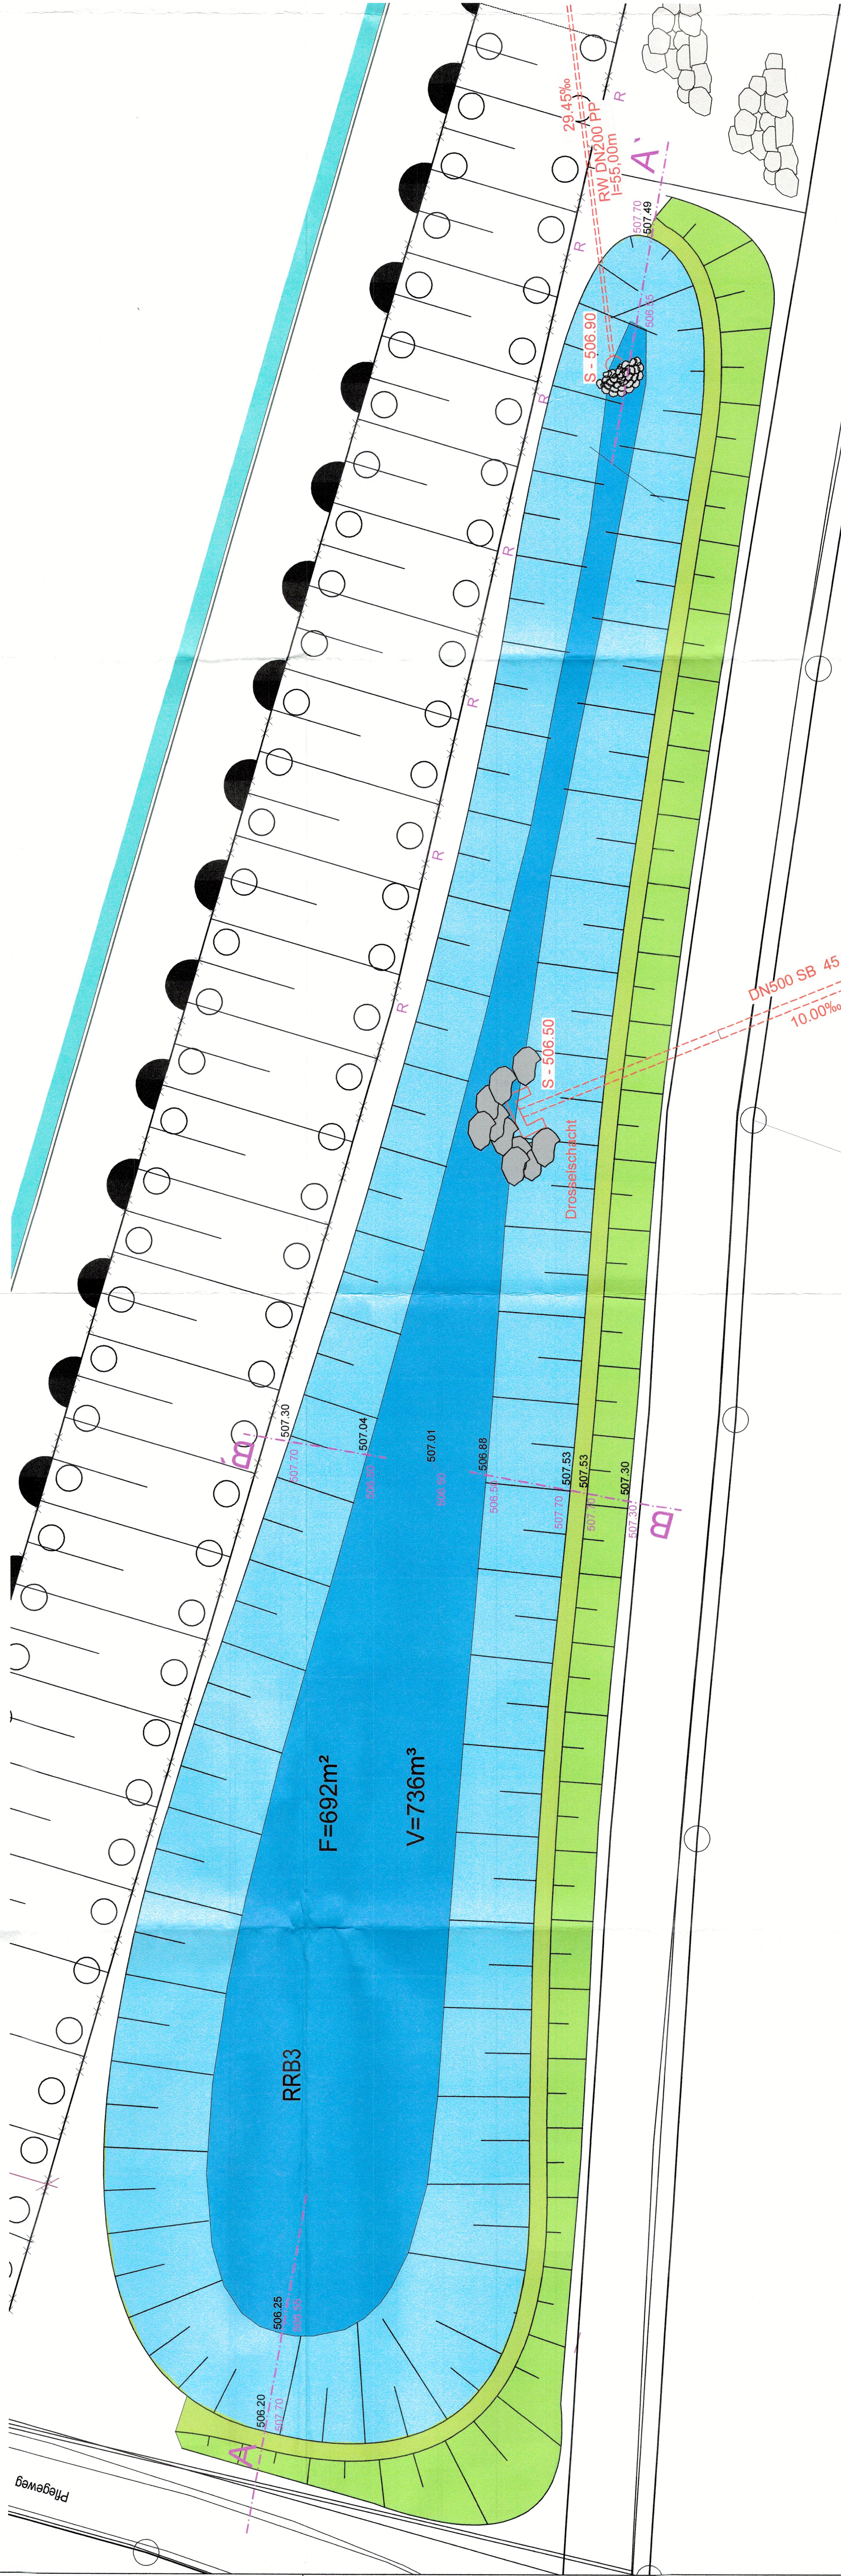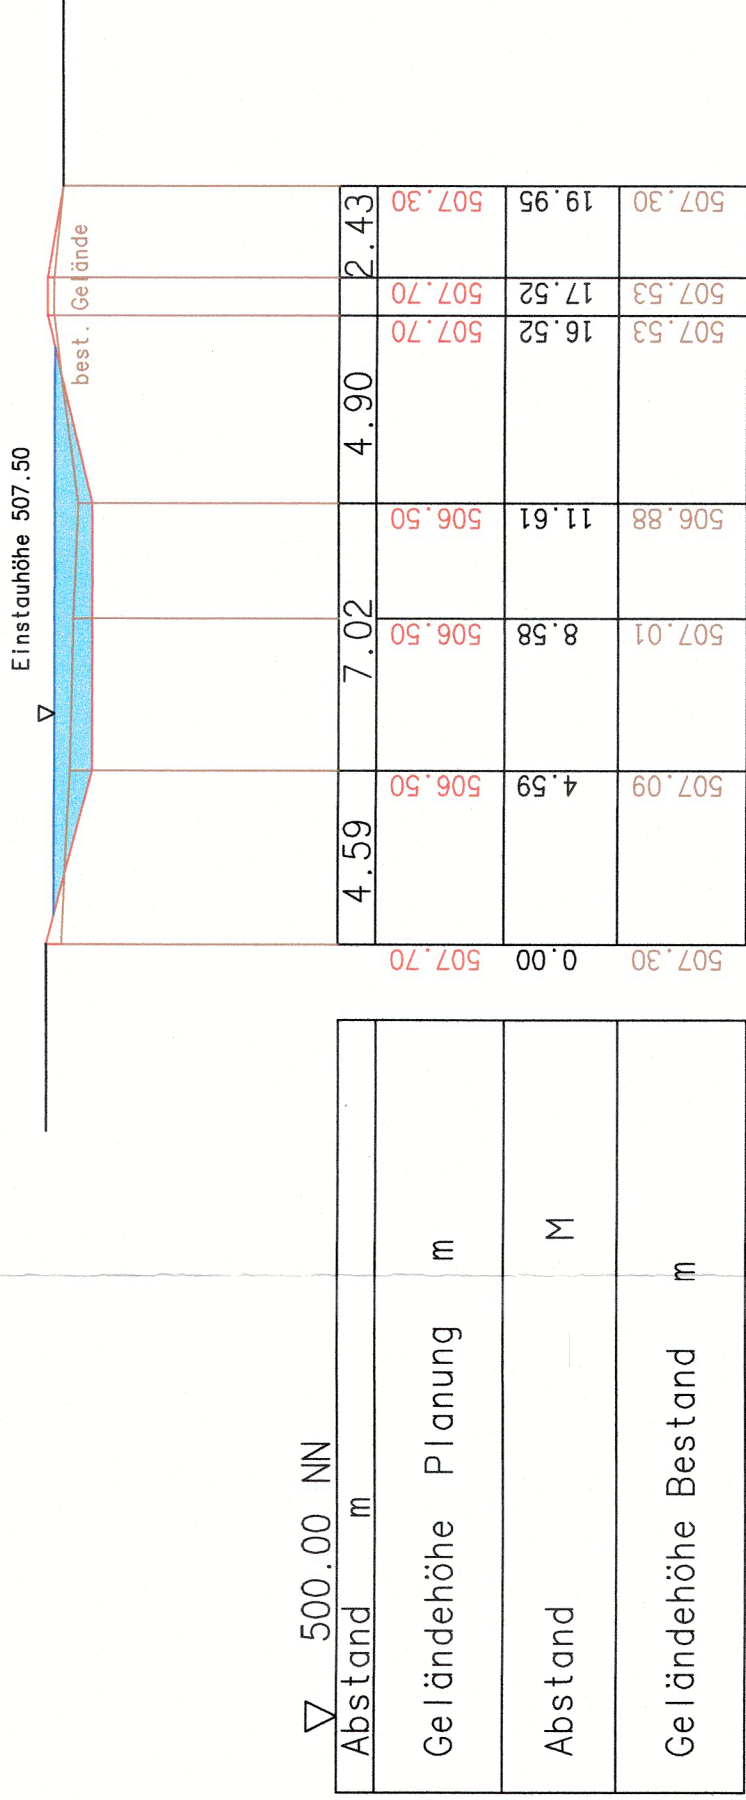

Genehmigungsplanung

Nr.	Änderungen	geänd. am	Name	gepr. am	Name
Vorhaben:		Projekt Nr.: 23105			
Stadt Monheim		IG 'Südlich der Wemdingener Straße II'			
Kanalbau		Kanalbau			
Beilage:		Ausfertigung:			
Plan Nr.: 4		Name			
bearb. Dez 23		FE			
gez. 14.12.23		MW			
gepr. 14.12.23		FE			
Mafstab: 1:200		Lageplan und Schnitte			
Auftraggeber:		Planverfasser:			
Stadt Monheim		Stadt Monheim			
Marktplatz 23		86653 Monheim			
Datum: 14.12.2023		Datum: 14.12.2023			
86720 Nördlingen		86720 Nördlingen			
• Emil-Eigner-Straße 1		• Tel.: 09081-5055285			
• Fax: 09081-5055286		• Fax: 09081-5055286			

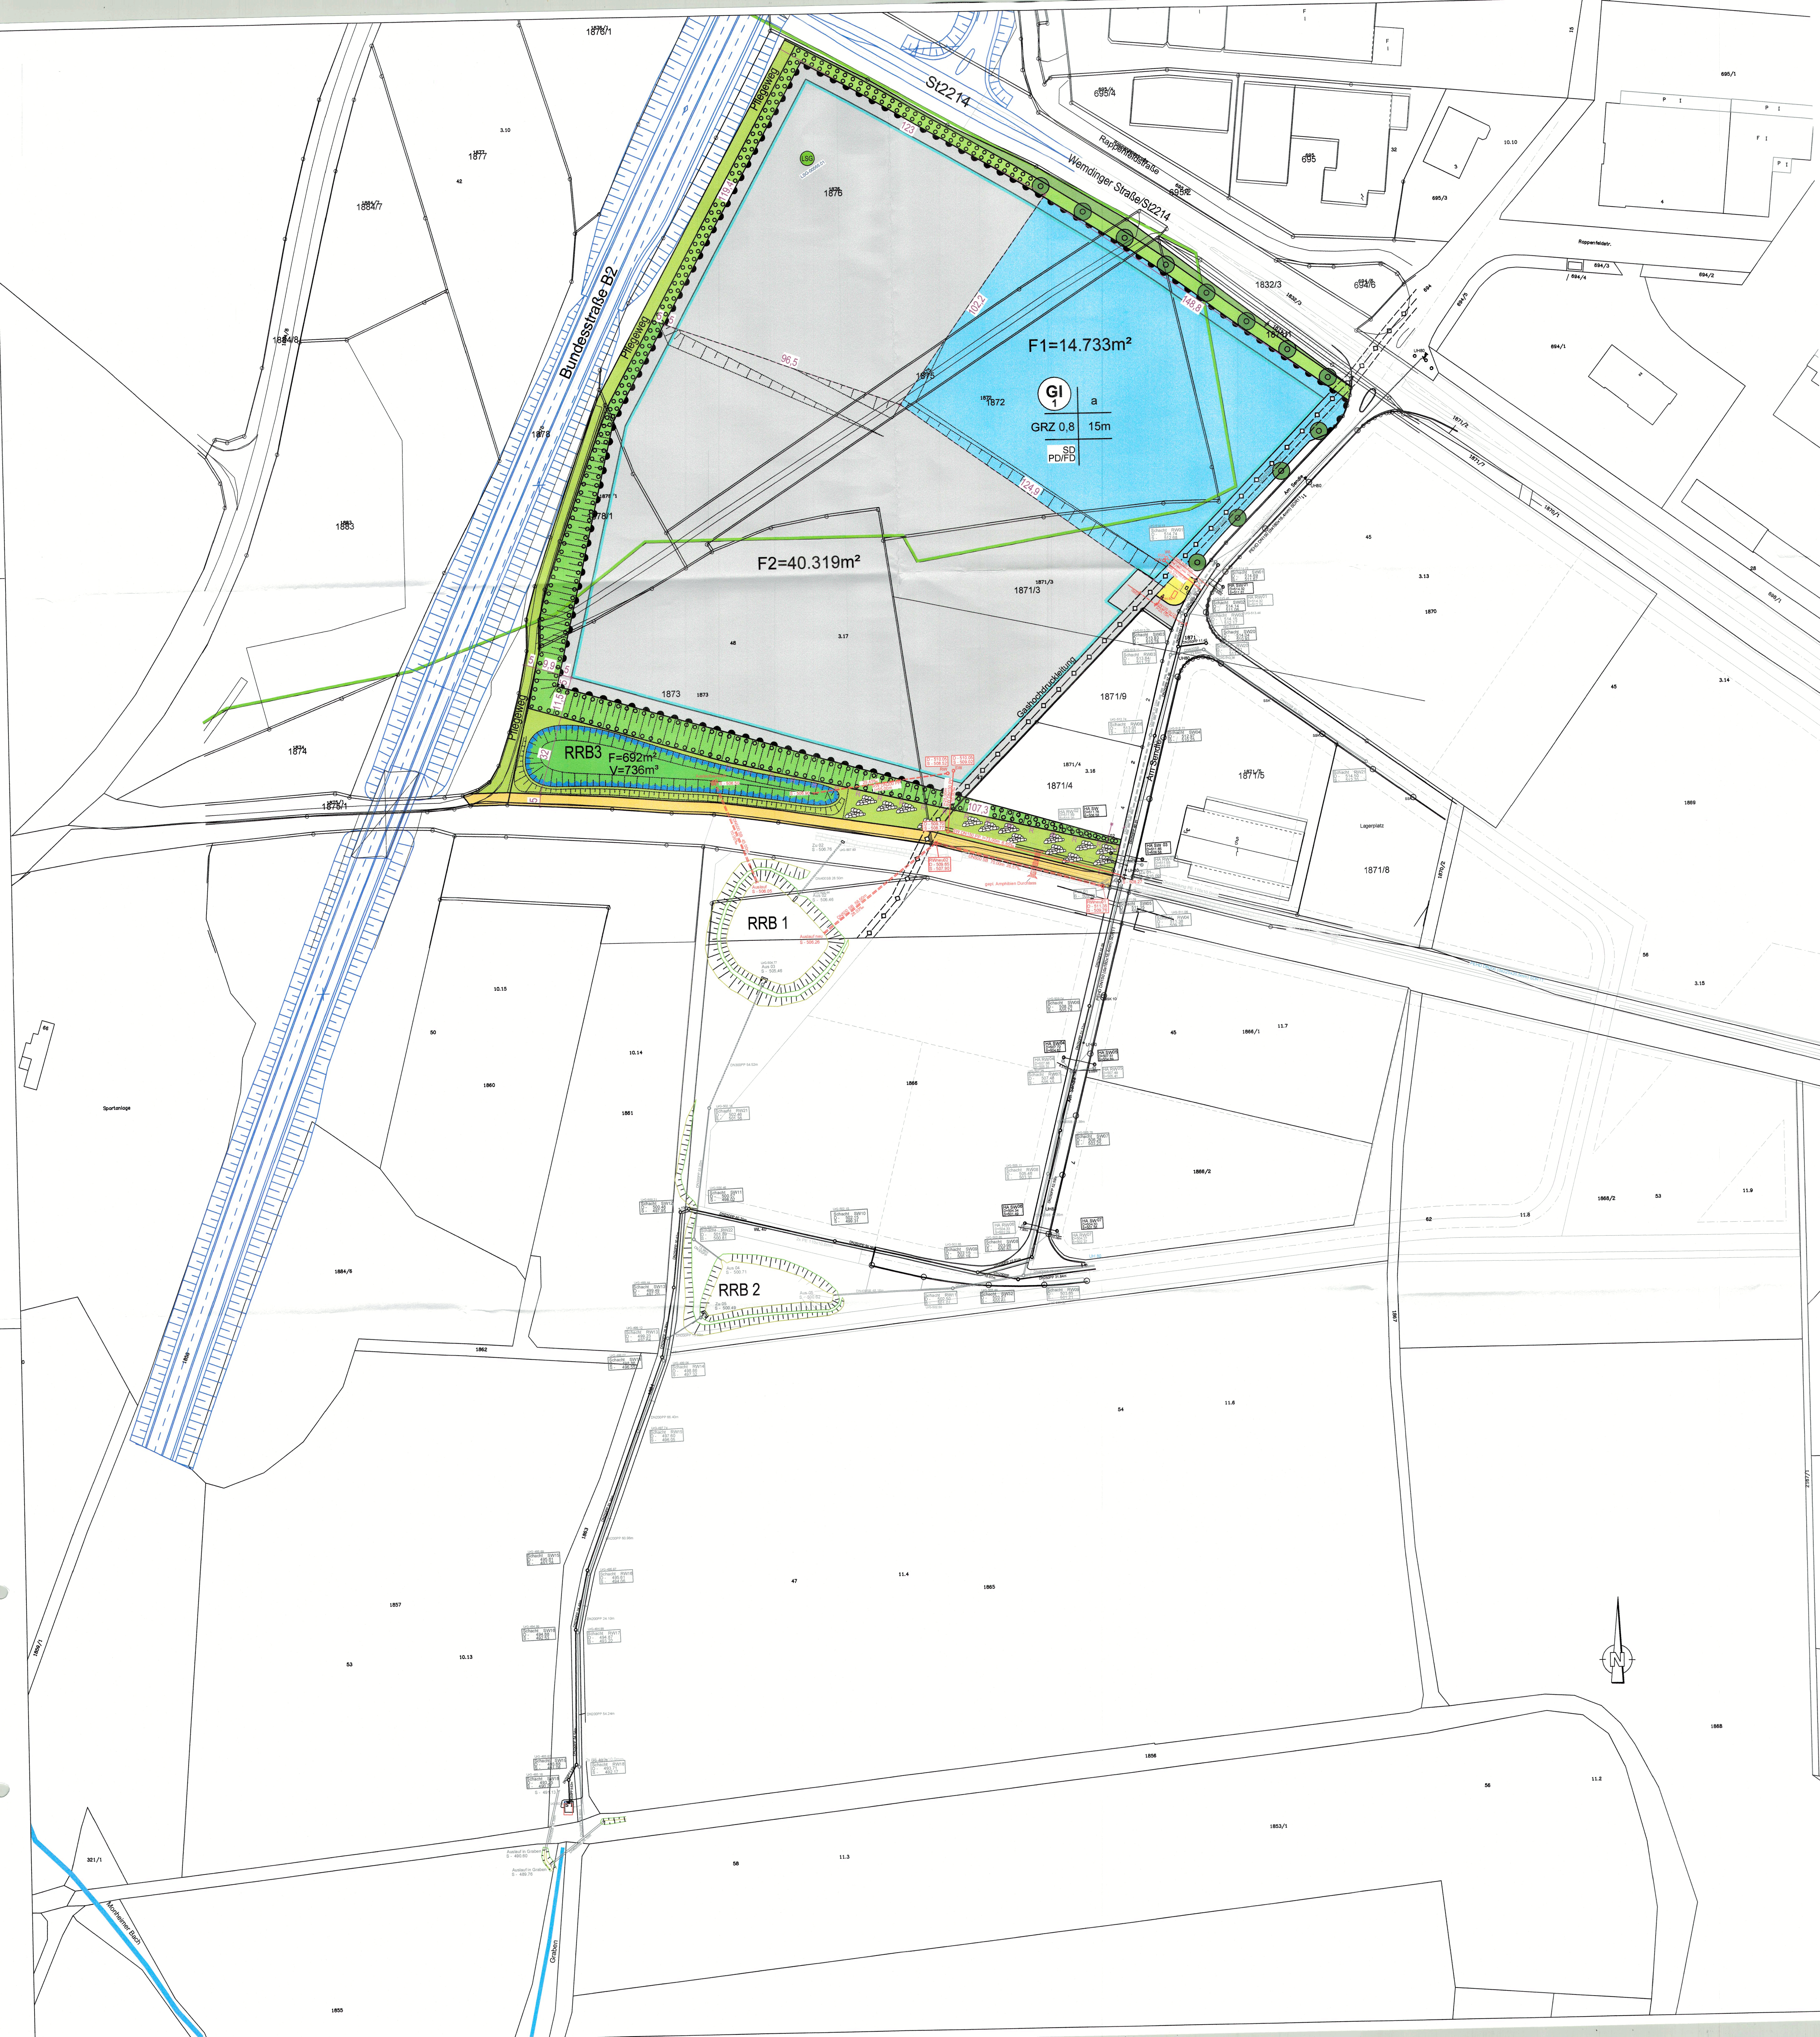

Legende:

- gepl. Regenwasserkanal
- gepl. Schmutzwasserkanal
- gepl. Wasserleitung
- Oberflurhydrant
- Schieber
- best. Regenwasserkanal
- best. Schmutzwasserkanal
- best. Druckleitung
- best. Wasserleitung
- best. SSK-Leitung
- Einzugsfläche
- Grünfläche öffentlich
- Grünfläche privat

Genehmigungsplan

Nr.	Änderungen	geänd. am	Nr.
Vorhaben:			
Stadt Monheim			
IG "Südlich der Wendinger Straße II"			
Kanalbau			
Stadt Monheim			
Pfeifer			
Erster Bürgermeister			
Lageplan			
Einzugsflächen			
Maßstab: 1 : 1000			
Auftraggeber:			
Stadt Monheim			
Marktplatz 23			
86653 Monheim			
Datum: 14.12.2023			
86720 Nördlingen • Emil-Eigner-Strasse 1 • Tel.: 09081-80552			



Legende:

- gepl. Regenwasserkanal
- gepl. Schmutzwasserkanal
- gepl. Wasserleitung
- Oberflurhydrant
- Schieber
- best. Regenwasserkanal
- best. Schmutzwasserkanal
- best. Druckleitung
- best. Wasserleitung
- best. SSK-Leitung

Genehmigungsplanung

Nr.	Änderungen	geänd. am	Name	gepr. am
Vorhaben:		Projekt Nr.: 23105		
Stadt Monheim		Beilage:		
IG "Südlich der Wemdingen Straße II"		Plan Nr.: 2		
Kanalbau		Datum		
bearb.		Dez 23		
gez.		14.12.23		
gepr.		Dez 23		
Maßstab: 1 : 500		Lageplan		
Auftraggeber:		Planverfasser:		
Stadt Monheim		ECKME		
Marktplatz 23		- Tiefbau		
86653 Monheim		- Bauingenieur		
Datum: 14.12.2023		- Vermessung		
86720 Nördlingen • Emil-Eigner-Strasse 1 • Tel.: 09081-8055285 • Fax: 0908				